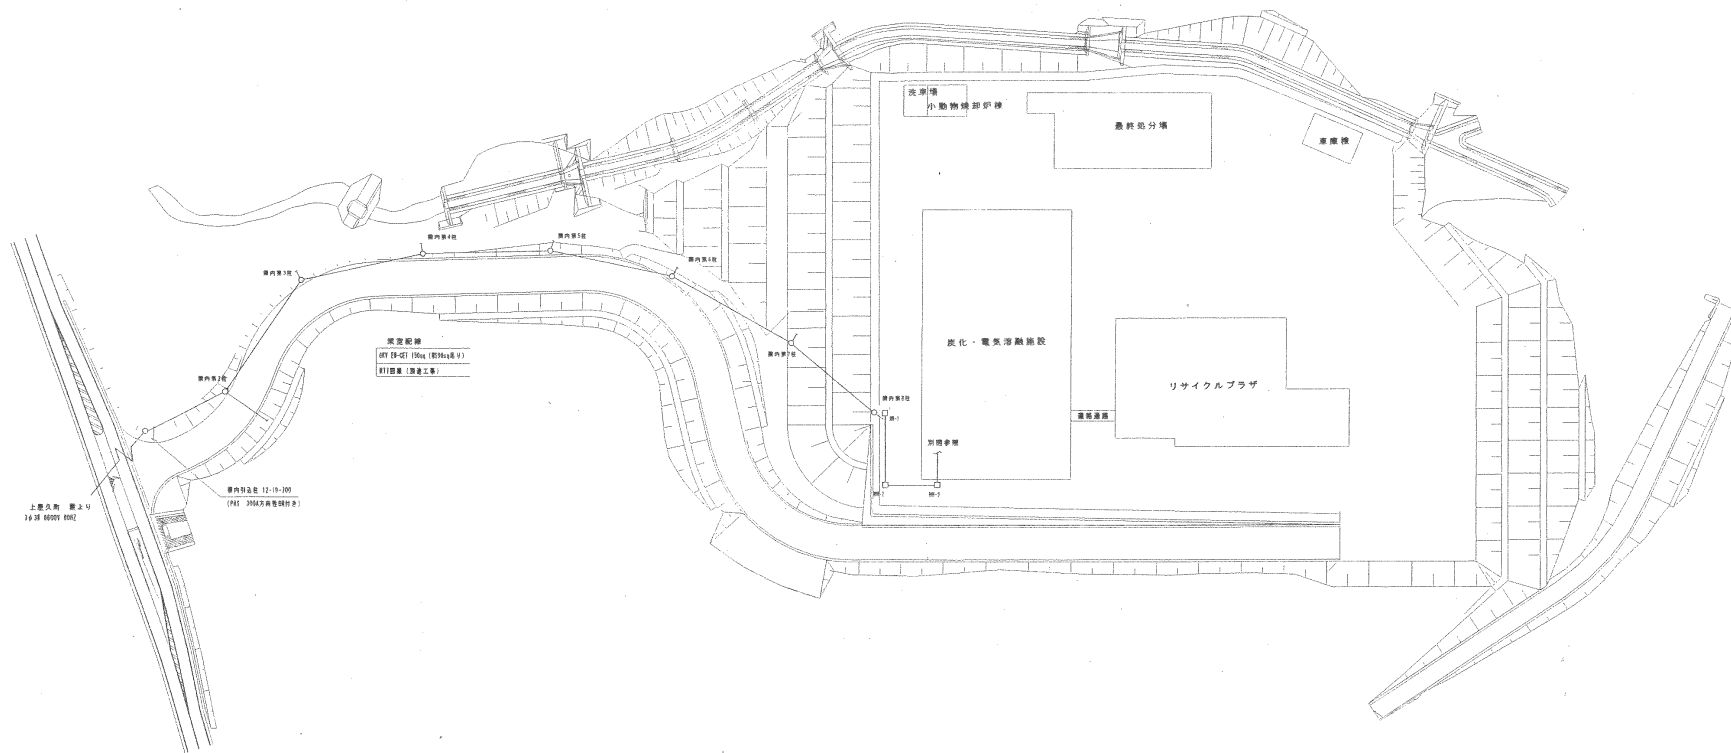


| 注 | 注  | 注  | 注 | 注  | 注  |
|---|----|----|---|----|----|
| 冊 | 文主 | 作数 | 要 | 年月 | 作成 |
|   |    |    |   |    |    |
|   |    |    |   |    |    |
全体平面図

- 注記
- 1) 居住区画は別図参照。(住戸20～40戸とする)
  - 2) ハンドレール等(1)～(4)は1200×900とする。
  - 3) 引込ケーブルは、案内引込線より案内第8号までは、案内配線とし案内第9号より地中埋設により布設とする。


屋久島広域連合 殿

炭化・電気溶融施設建設工事

構内引込ルート図

|   |   |               |
|---|---|---------------|
| 図 | 名 | 炭化・電気溶融施設建設工事 |
| 内 | 構 | 構内引込ルート図      |
| 作 | 図 | 図             |
| 年 | 月 | 日             |
| 訂 | 正 | 記             |
| 符 | 号 |               |
| 年 | 月 | 日             |
| 作 | 成 |               |
| 承 | 認 |               |
| 図 | 名 | 炭化・電気溶融施設建設工事 |
| 内 | 構 | 構内引込ルート図      |
| 作 | 図 | 図             |
| 年 | 月 | 日             |
| 訂 | 正 | 記             |
| 符 | 号 |               |
| 年 | 月 | 日             |
| 作 | 成 |               |
| 承 | 認 |               |

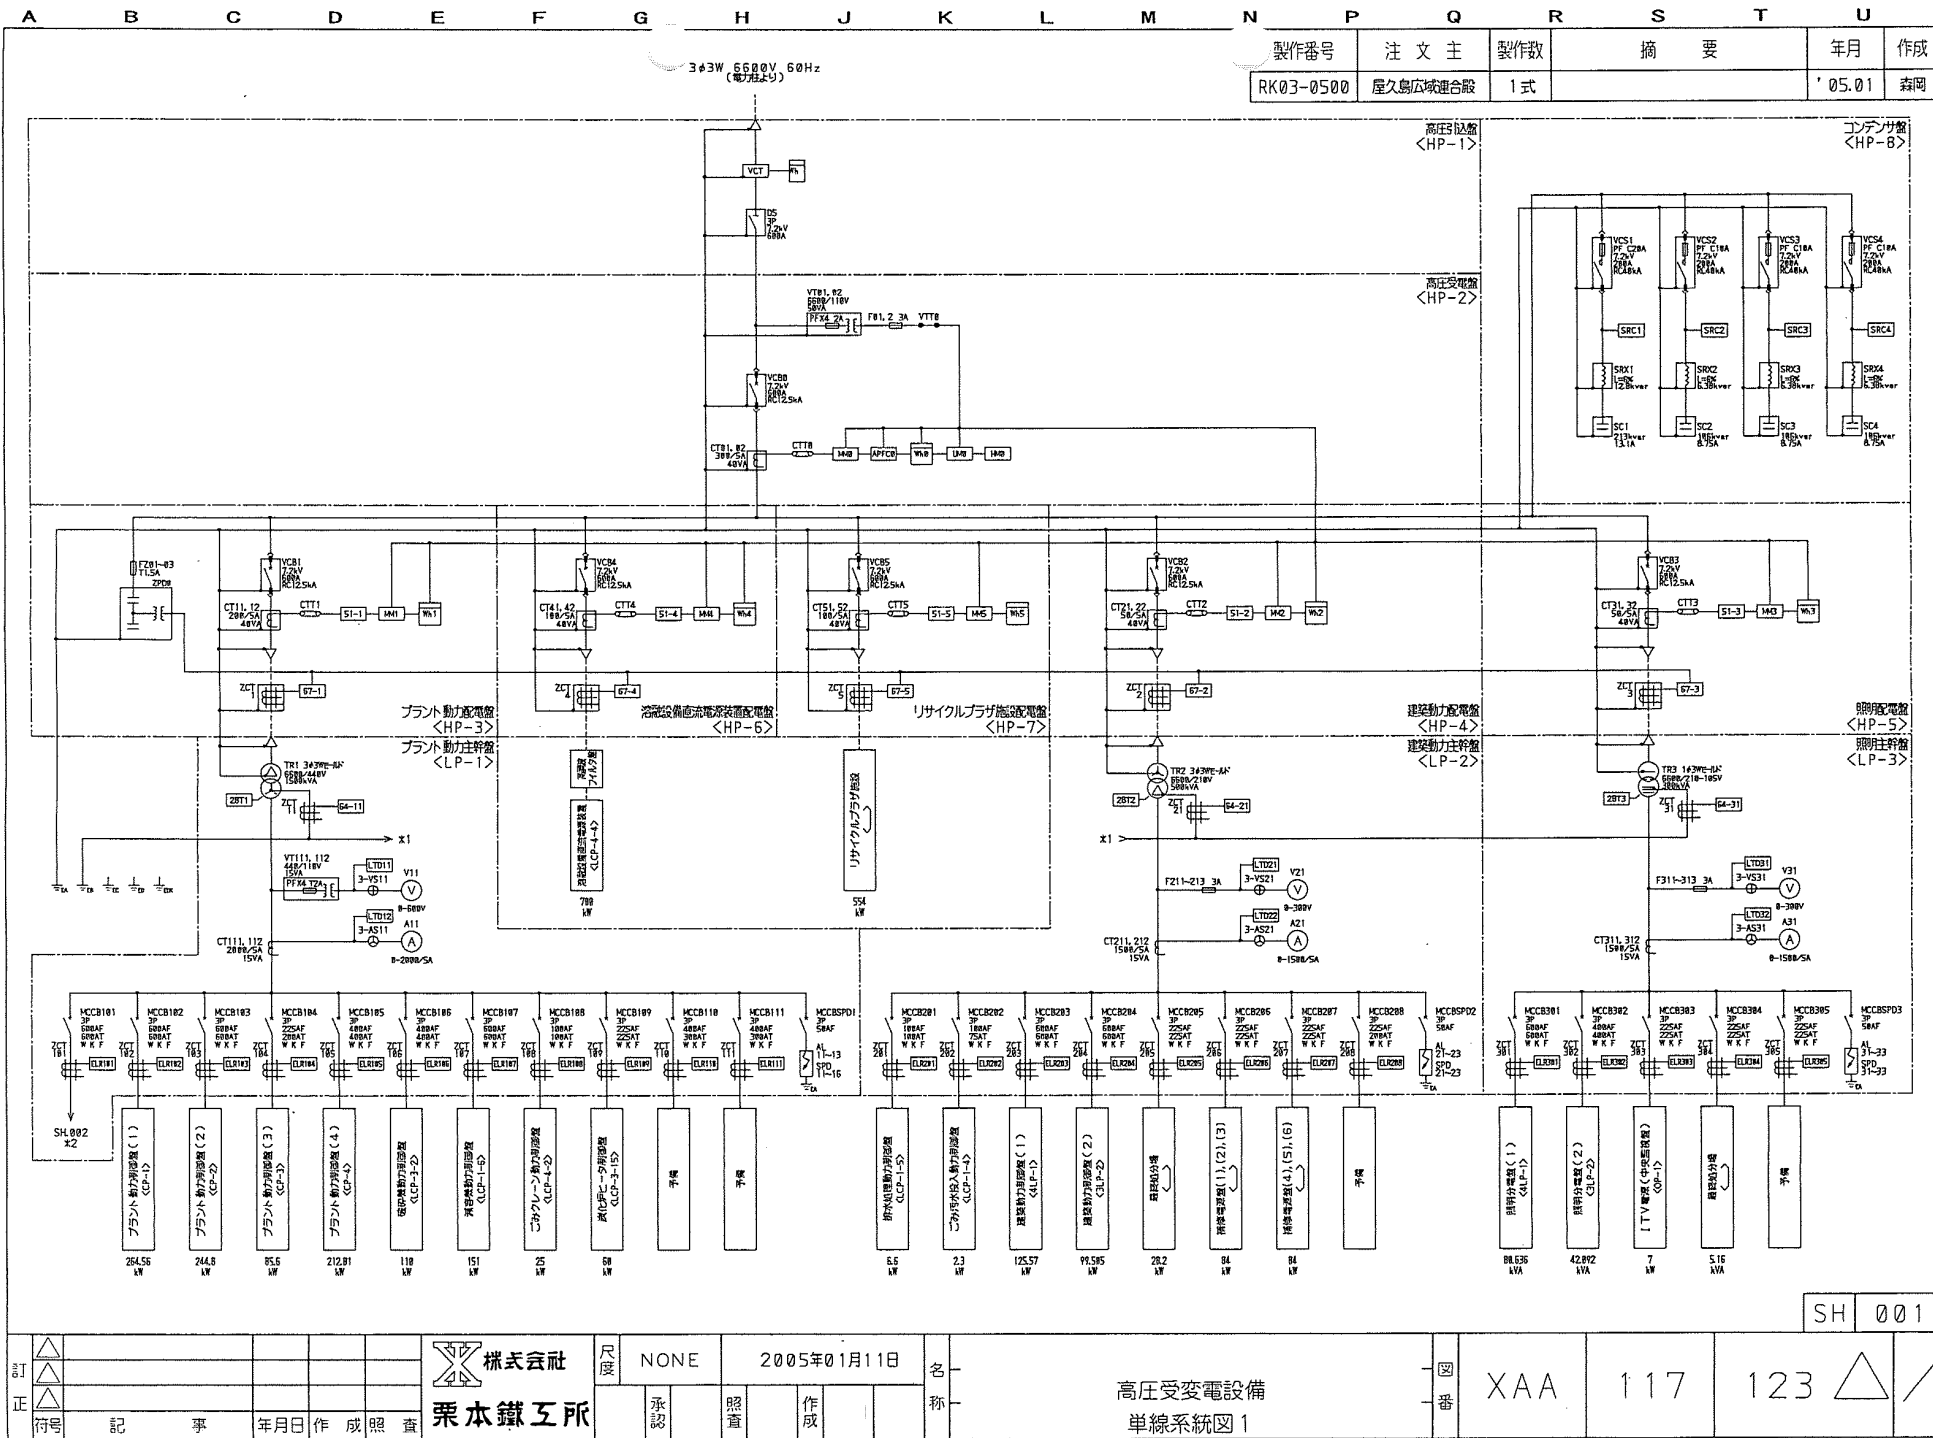
XAA 117 141-1




SH 001

|    |   |   |     |    |    |       |    |    |    |    |                   |    |     |     |     |   |   |
|----|---|---|-----|----|----|-------|----|----|----|----|-------------------|----|-----|-----|-----|---|---|
| 訂正 | 記 | 事 | 年月日 | 作成 | 照査 | 栗本鐵工所 | 承認 | 照査 | 作成 | 名称 | 高圧受変電設備<br>単線系統図1 | 図番 | XAA | 117 | 123 | △ | ／ |
|----|---|---|-----|----|----|-------|----|----|----|----|-------------------|----|-----|-----|-----|---|---|

| 製作番号      | 注 文 主    | 製作数 | 摘 要 | 年月     | 作成 |
|-----------|----------|-----|-----|--------|----|
| RK03-0500 | 屋久島広域連合股 | 1式  |     | '05.01 | 森岡 |

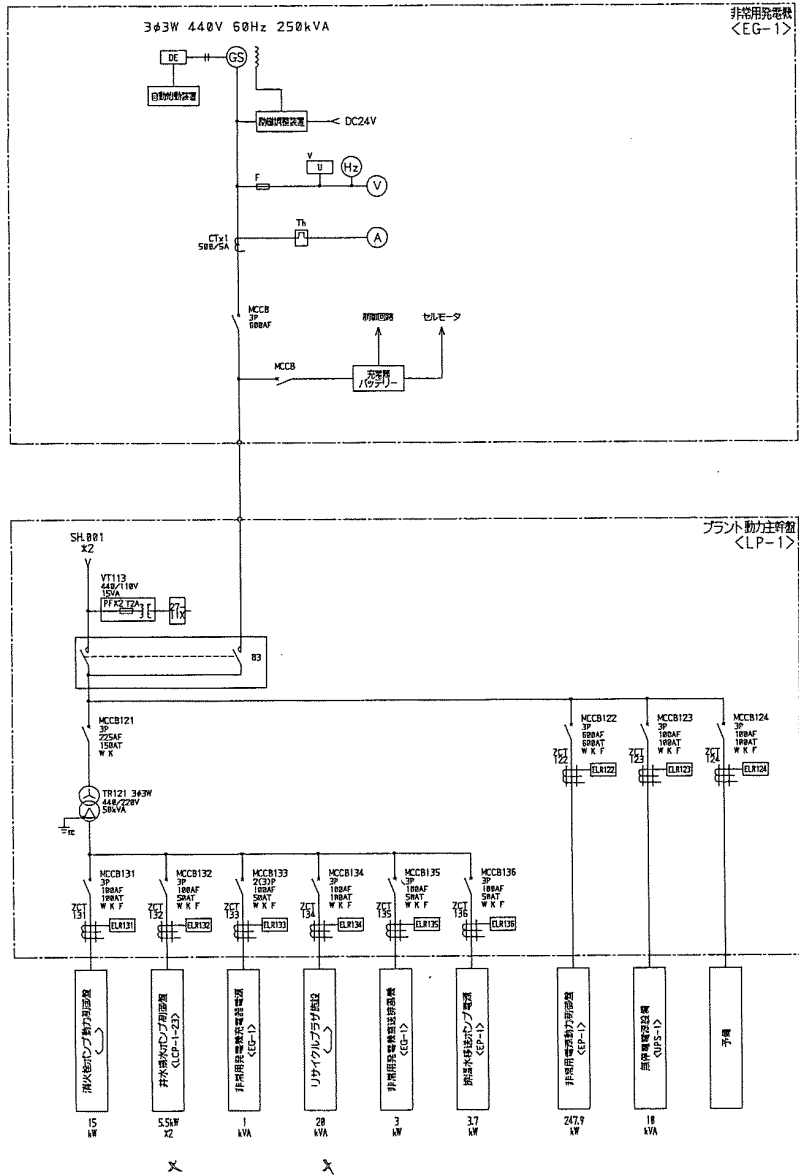


| 製作番号 | 注文主 | 製作数 | 摘要 | 年月 | 担当 |
|------|-----|-----|----|----|----|
|      |     |     |    |    |    |
|      |     |     |    |    |    |
|      |     |     |    |    |    |

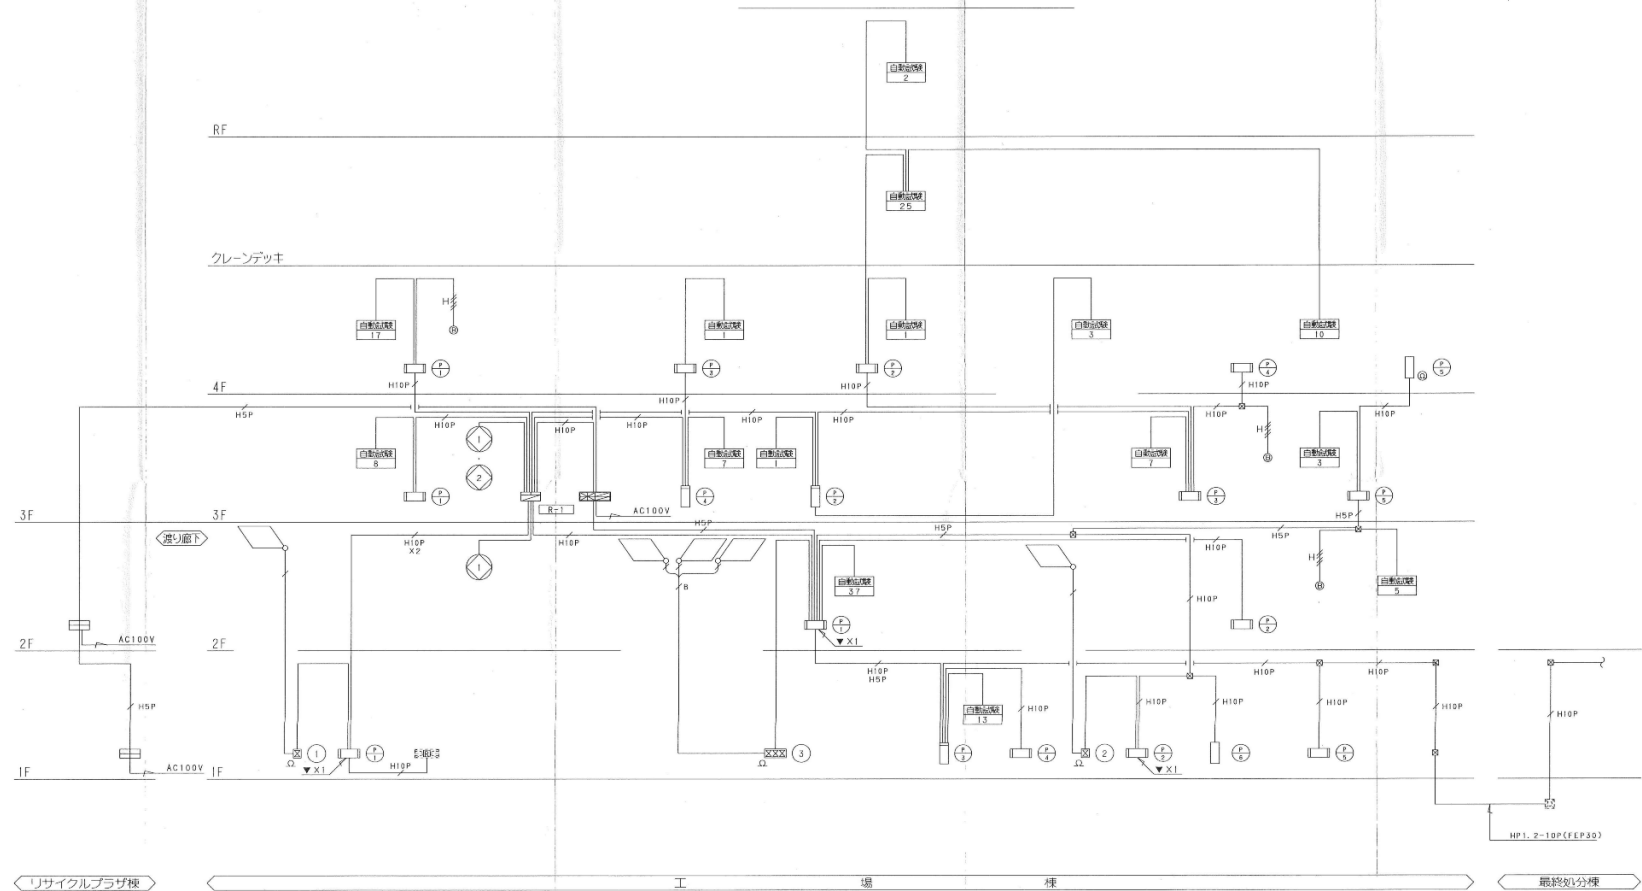

|| 自動火災報知設備 系統図 ||

|                 |               |
|-----------------|---------------|
| 屋久島広域連合 殿       |               |
| 名               | 炭化・電気溶融施設建設工事 |
| 標               | 自火報設備 系統図     |
| 図               |               |
| 製               |               |
| 図               |               |
| 検               |               |
| 監               |               |
| 承               |               |
| 作               |               |
| 成               |               |
| 図               |               |
| 号               |               |
| 訂               |               |
| 正               |               |
| 己               |               |
| 年               |               |
| 月               |               |
| 日               |               |
| 担               |               |
| 当               |               |
| 課               |               |
| 長               |               |
| 栗本 鐵工 所         |               |
| 0334433370, 010 |               |



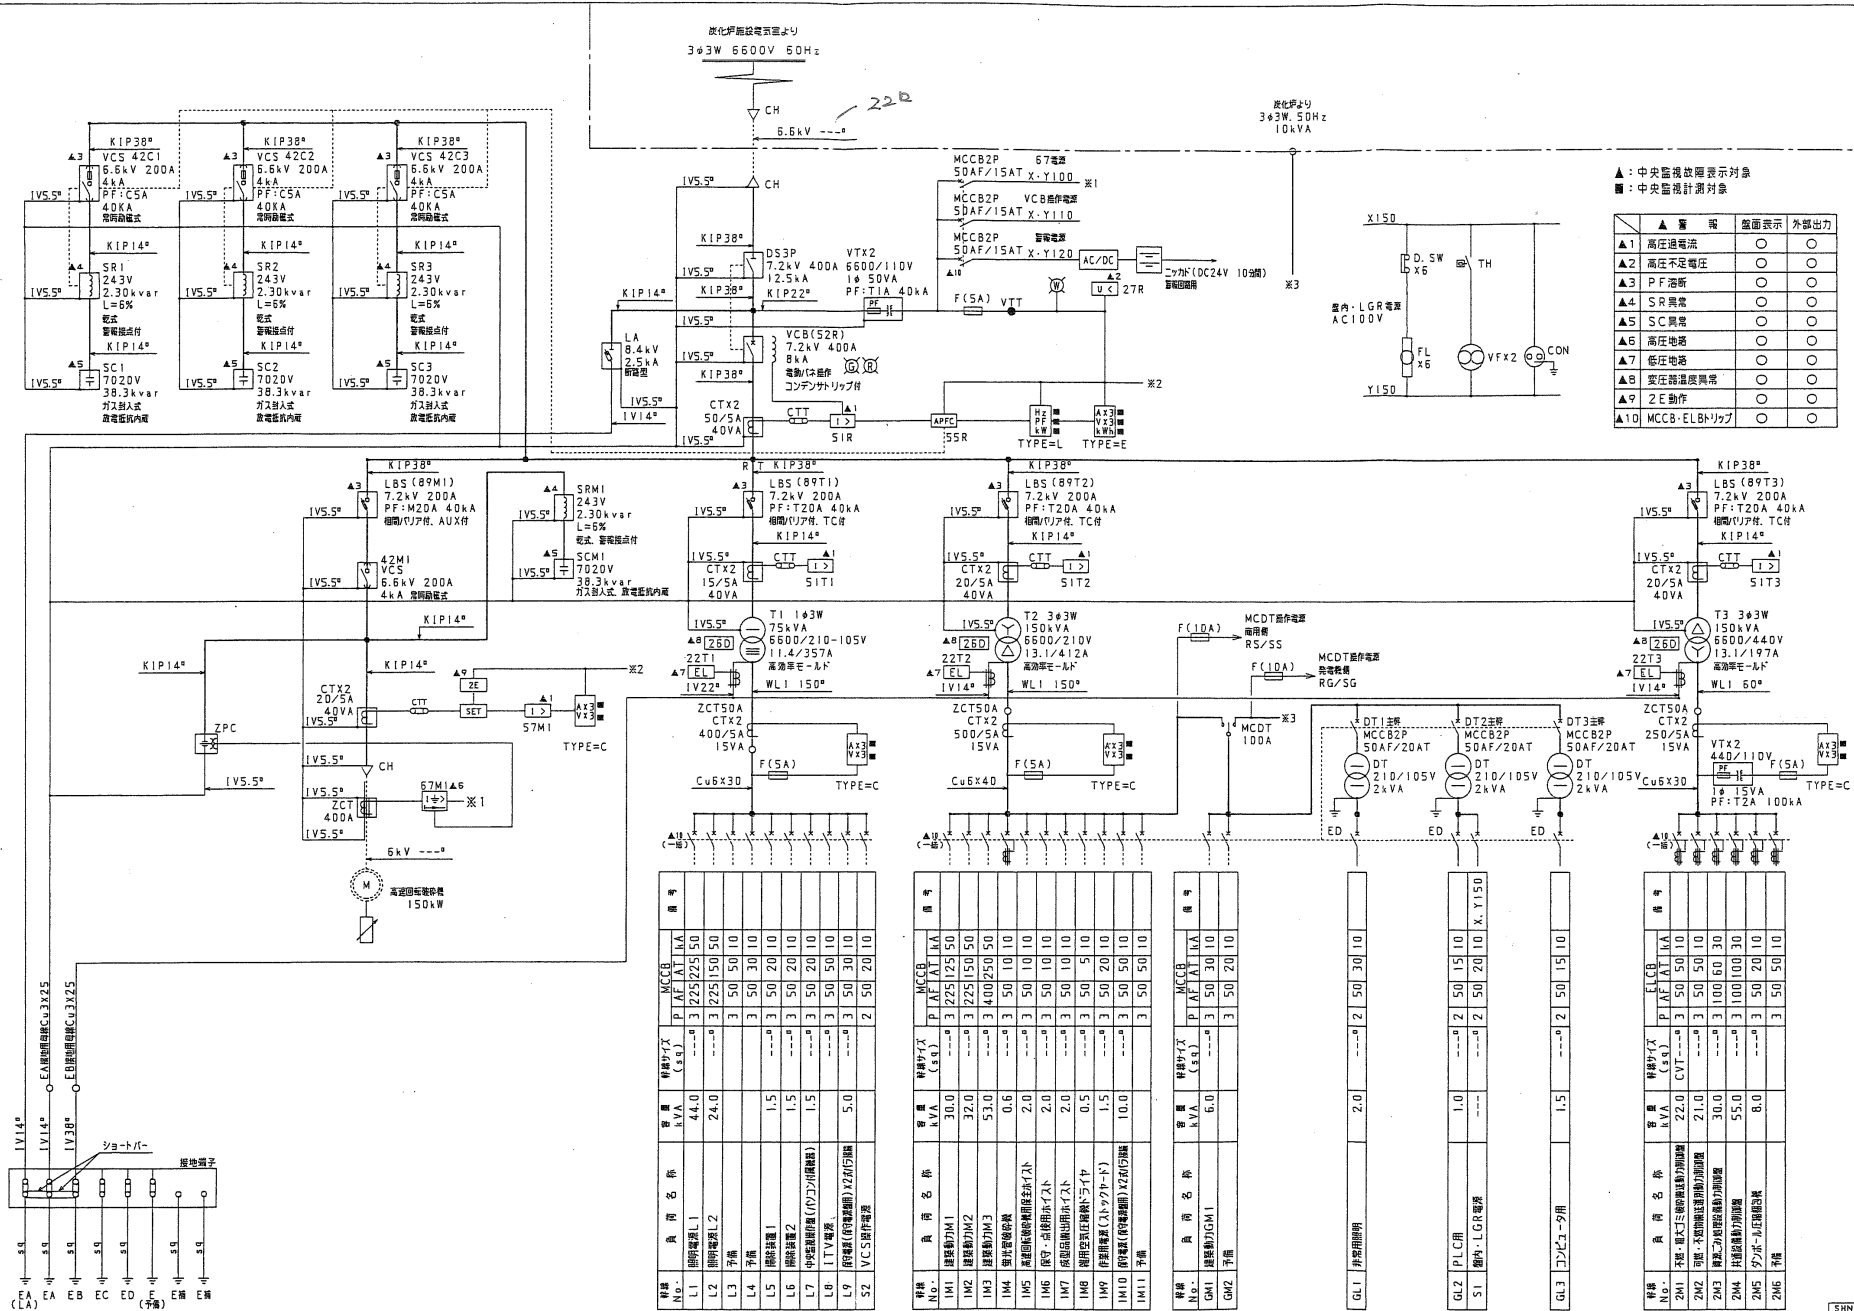

▲: 中央監視故障表示対象  
■: 中央監視計測対象

| 番号  | 警 報          | 監視表示 | 外部出力 |
|-----|--------------|------|------|
| ▲1  | 高圧過電圧        | ○    | ○    |
| ▲2  | 高圧不足電圧       | ○    | ○    |
| ▲3  | P.F.低        | ○    | ○    |
| ▲4  | S.R異常        | ○    | ○    |
| ▲5  | S.C異常        | ○    | ○    |
| ▲6  | 高圧地絡         | ○    | ○    |
| ▲7  | 低圧地絡         | ○    | ○    |
| ▲8  | 変圧器温度異常      | ○    | ○    |
| ▲9  | 2E動作         | ○    | ○    |
| ▲10 | MCCB・ELBトリップ | ○    | ○    |


| 番号  | 負 荷 名 称 | 電 圧 (V) | 電 流 (A) | 電 力 (kW) | 電 力 (kVA) |
|-----|---------|---------|---------|----------|-----------|
| L1  | 照明電源1   | 220     | 225     | 50       | 50        |
| L2  | 照明電源2   | 220     | 225     | 50       | 50        |
| L3  | 予備      | 220     | 30      | 10       | 10        |
| L4  | 予備      | 220     | 30      | 10       | 10        |
| L5  | 予備      | 220     | 30      | 10       | 10        |
| L6  | 予備      | 220     | 30      | 10       | 10        |
| L7  | 予備      | 220     | 30      | 10       | 10        |
| L8  | 予備      | 220     | 30      | 10       | 10        |
| L9  | 予備      | 220     | 30      | 10       | 10        |
| L10 | 予備      | 220     | 30      | 10       | 10        |
| L11 | 予備      | 220     | 30      | 10       | 10        |

| 番号  | 負 荷 名 称 | 電 圧 (V) | 電 流 (A) | 電 力 (kW) | 電 力 (kVA) |
|-----|---------|---------|---------|----------|-----------|
| M1  | 電動機M1   | 220     | 125     | 50       | 50        |
| M2  | 電動機M2   | 220     | 125     | 50       | 50        |
| M3  | 電動機M3   | 220     | 125     | 50       | 50        |
| M4  | 電動機M4   | 220     | 125     | 50       | 50        |
| M5  | 電動機M5   | 220     | 125     | 50       | 50        |
| M6  | 電動機M6   | 220     | 125     | 50       | 50        |
| M7  | 電動機M7   | 220     | 125     | 50       | 50        |
| M8  | 電動機M8   | 220     | 125     | 50       | 50        |
| M9  | 電動機M9   | 220     | 125     | 50       | 50        |
| M10 | 電動機M10  | 220     | 125     | 50       | 50        |
| M11 | 電動機M11  | 220     | 125     | 50       | 50        |

| 番号  | 負 荷 名 称 | 電 圧 (V) | 電 流 (A) | 電 力 (kW) | 電 力 (kVA) |
|-----|---------|---------|---------|----------|-----------|
| G1  | 照明電源1   | 220     | 225     | 50       | 50        |
| G2  | 照明電源2   | 220     | 225     | 50       | 50        |
| G3  | 予備      | 220     | 30      | 10       | 10        |
| G4  | 予備      | 220     | 30      | 10       | 10        |
| G5  | 予備      | 220     | 30      | 10       | 10        |
| G6  | 予備      | 220     | 30      | 10       | 10        |
| G7  | 予備      | 220     | 30      | 10       | 10        |
| G8  | 予備      | 220     | 30      | 10       | 10        |
| G9  | 予備      | 220     | 30      | 10       | 10        |
| G10 | 予備      | 220     | 30      | 10       | 10        |
| G11 | 予備      | 220     | 30      | 10       | 10        |

| 番号   | 負 荷 名 称 | 電 圧 (V) | 電 流 (A) | 電 力 (kW) | 電 力 (kVA) |
|------|---------|---------|---------|----------|-----------|
| PL1  | 照明電源1   | 220     | 225     | 50       | 50        |
| PL2  | 照明電源2   | 220     | 225     | 50       | 50        |
| PL3  | 予備      | 220     | 30      | 10       | 10        |
| PL4  | 予備      | 220     | 30      | 10       | 10        |
| PL5  | 予備      | 220     | 30      | 10       | 10        |
| PL6  | 予備      | 220     | 30      | 10       | 10        |
| PL7  | 予備      | 220     | 30      | 10       | 10        |
| PL8  | 予備      | 220     | 30      | 10       | 10        |
| PL9  | 予備      | 220     | 30      | 10       | 10        |
| PL10 | 予備      | 220     | 30      | 10       | 10        |
| PL11 | 予備      | 220     | 30      | 10       | 10        |

| 番号   | 負 荷 名 称 | 電 圧 (V) | 電 流 (A) | 電 力 (kW) | 電 力 (kVA) |
|------|---------|---------|---------|----------|-----------|
| LC1  | 照明電源1   | 220     | 225     | 50       | 50        |
| LC2  | 照明電源2   | 220     | 225     | 50       | 50        |
| LC3  | 予備      | 220     | 30      | 10       | 10        |
| LC4  | 予備      | 220     | 30      | 10       | 10        |
| LC5  | 予備      | 220     | 30      | 10       | 10        |
| LC6  | 予備      | 220     | 30      | 10       | 10        |
| LC7  | 予備      | 220     | 30      | 10       | 10        |
| LC8  | 予備      | 220     | 30      | 10       | 10        |
| LC9  | 予備      | 220     | 30      | 10       | 10        |
| LC10 | 予備      | 220     | 30      | 10       | 10        |
| LC11 | 予備      | 220     | 30      | 10       | 10        |

 

3132794号  
曹原 强

|   |  |  |               |  |               |                                 |                 |
|---|--|--|---------------|--|---------------|---------------------------------|-----------------|
| 品 |  |  | 富士電機システムズ株式会社 |  | 作業平成16年 7月 9日 | 名称 屋久島広域連合 総合<br>リサイクルプラザ施設建設工事 | 図番 No. FDE24431 |
| 番 |  |  |               |  |               | 自動火災報知設備 系統図                    | 縮尺 NO SCALE     |

凡 例


| 記 号 | 名 称         | 仕 様         | 規 格        |
|-----|-------------|-------------|------------|
| —X— | 消 火 管       | 配管用炭素鋼管 (白) | JIS-G-3452 |
| —F— | フレキシブルジョイント |             |            |
|     |             |             |            |
|     |             |             |            |
|     |             |             |            |
|     |             |             |            |
|     |             |             |            |
|     |             |             |            |
|     |             |             |            |
|     |             |             |            |

機 器 表

| 機器番号   | 機 器 名 称    | 機 器 仕 様                      | 作 業 電 動 機 |        | 台 数 | 置 付 位 置 | 備 考 |
|--------|------------|------------------------------|-----------|--------|-----|---------|-----|
|        |            |                              | 電 源       | 容量 (W) |     |         |     |
| HB 185 | 屋内消火栓箱     | 1号 組合型 埋込型 (消火器ボックス併設型)      |           |        | 1   |         |     |
| HB 185 | 屋内消火栓箱     | 1号 組合型 露出型 (消火器ボックス併設型)      |           |        | 3   |         |     |
| HB 185 | 屋内消火栓箱     | 1号 組合型 露出型                   |           |        | 6   |         |     |
| ●      | 小型消火器      | 粉末 (ABC) 容量: 3kg 消火単位: A-3相当 |           |        | 16  |         |     |
| ●      | 小型消火器 (露出) | プラスチックケース                    |           |        | 1   |         |     |

別 途 工 事 (炭 化 ・ 電 気 消 滅 施 設)

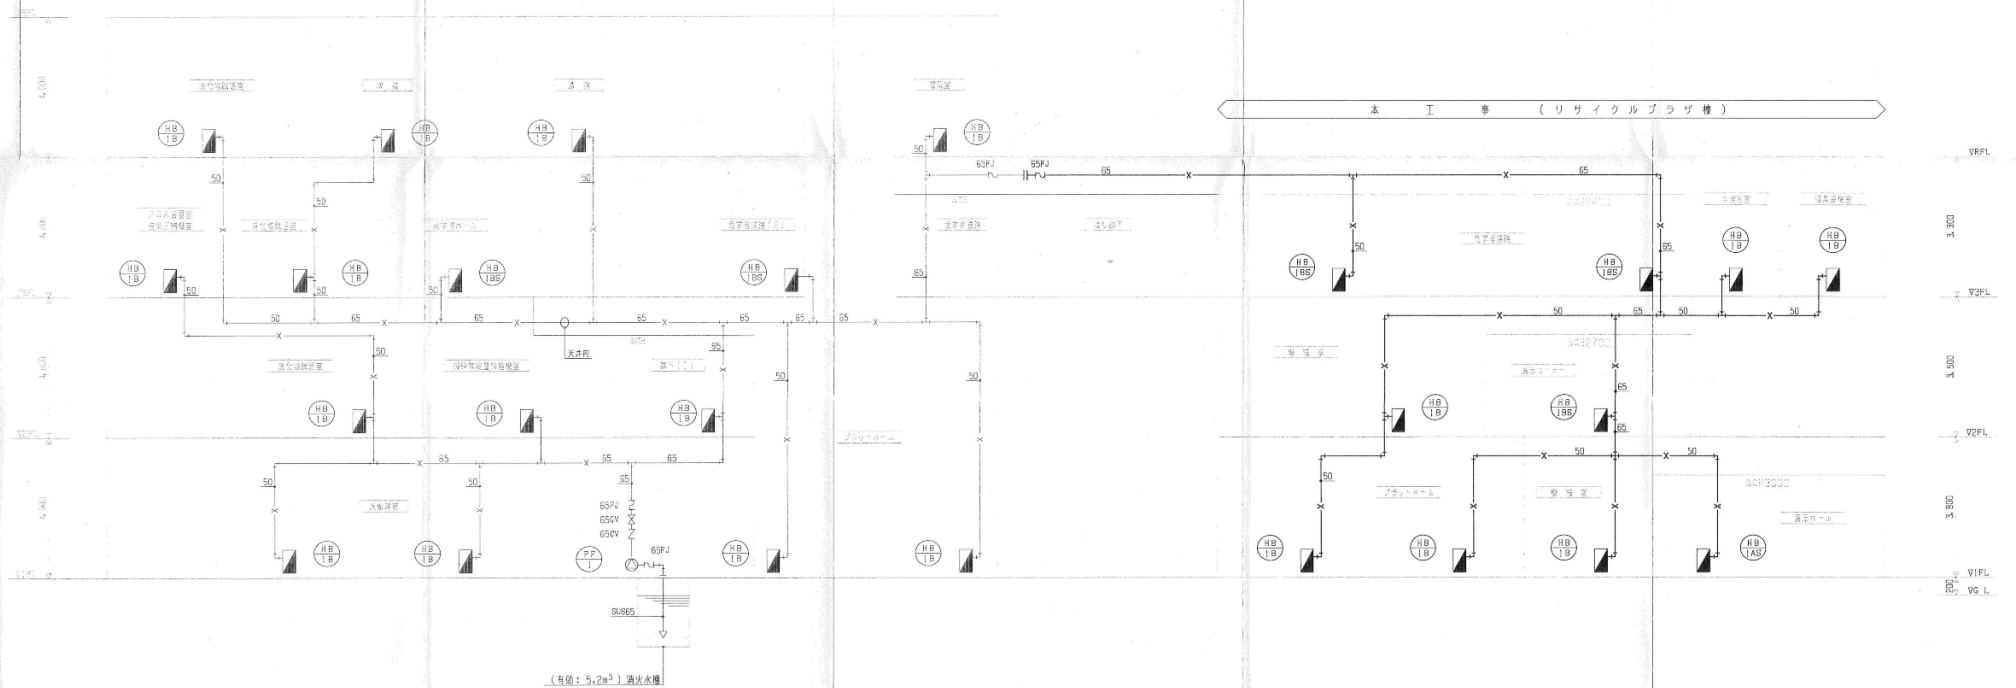本 工 事 (リサイクルプラザ機)



系 統 図

|        |  |  |  |  |               |                    |  |  |  |                                |  |  |  |                   |  |  |  |
|--------|--|--|--|--|---------------|--------------------|--|--|--|--------------------------------|--|--|--|-------------------|--|--|--|
| 記<br>事 |  |  |  |  | 富士電機システムズ株式会社 | 作製平成 16 年 10 月 6 日 |  |  |  | 名称 屋久島広域組合 廃<br>リサイクルプラザ施設建設工事 |  |  |  | 図番 No<br>FDB24508 |  |  |  |
|        |  |  |  |  |               |                    |  |  |  |                                |  |  |  |                   |  |  |  |
|        |  |  |  |  |               |                    |  |  |  | 凡例、機器表、系統図 (消火設備)              |  |  |  | 縮尺                |  |  |  |